


Rzut piętra
stan projektowany
skala 1:100

LEGENDA:

- CW** - ciepła woda użytkowa
CWU - cyrkulacja ciepłej wody użytkowej
ZW - zimna woda
Ø160 - kanalizacja sanitarna
 - zawór
 - pion napowietrzająco-odpowietrzający
- Przed każdym przybozem na przewodach wody ciepłej zamontować zawory odcinające.
- Podejścia pod przybory sanitarne wykonać z rur wielowarstwowych MLC o średnicy $\varnothing 16^*2,0$ mm.
- g1** - kratka wywiewna grawitacyjna 14x14 cm
g2 - kratka wywiewna grawitacyjna $\varnothing 200$ mm
g3 - kratka wywiewna grawitacyjna $\varnothing 160$ mm
W1 - wentylator wywiewny kanałowy EDM 100 o wydajności ca 100 m³/h lub równoważny
W2 - wentylator wywiewny kanałowy EDM 200 o wydajności ca 200 m³/h lub równoważny
W3 - wywiewnik dachowy Zefir 250 dn250 L=2,0m lub równoważny
NOK - nawiewnik okienny ciśnieniowy powietrza zewnętrznego, montowany w ramach okiennych
Ø160 - kanał wentylacyjny w pom. WC obudowany g/k wodoodpornym
n - krotność wymian powietrza w pomieszczeniu
L_{wv} - strumień powietrza usuwanego z pomieszczenia

UWAGA:
Stosować materiały/urządzenia wyspecyfikowane w dokumentacji lub równoważne.
Wszystkie zmiany wymagają akceptacji Projektanta i zgody Zamawiającego.

BILANS POWIERZCHNI			
Nr pom.:	Pomieszczenie:	Pow. użytkowa(m²):	Rodzaj posadzki:
1.1	KŁATKA SCHODOWA PIĘTRO	5,85	- płytki gresowe
1.2	KORYTARZ PIĘTRA	10,09	- płytki gresowe
1.3	SALA LEKCYJNA DLA 10 OSÓB	25,09	- wykładzina PCV
1.4	SALA LEKCYJNA DLA 10 OSÓB	28,63	- wykładzina PCV
1.5	GAB. DYREKTORA	11,46	- wykładzina PCV
1.6	ŁĄCZNIK	23,03	- płytki gresowe
RAZEM:		102,15	
POW. UŻYTKOWA CAŁEGO BUDYNKU: 398,36 m²			
POW. ZABUDOWY CAŁEGO BUDYNKU(Z ŁĄCZNIKIEM): 369,76 m²			

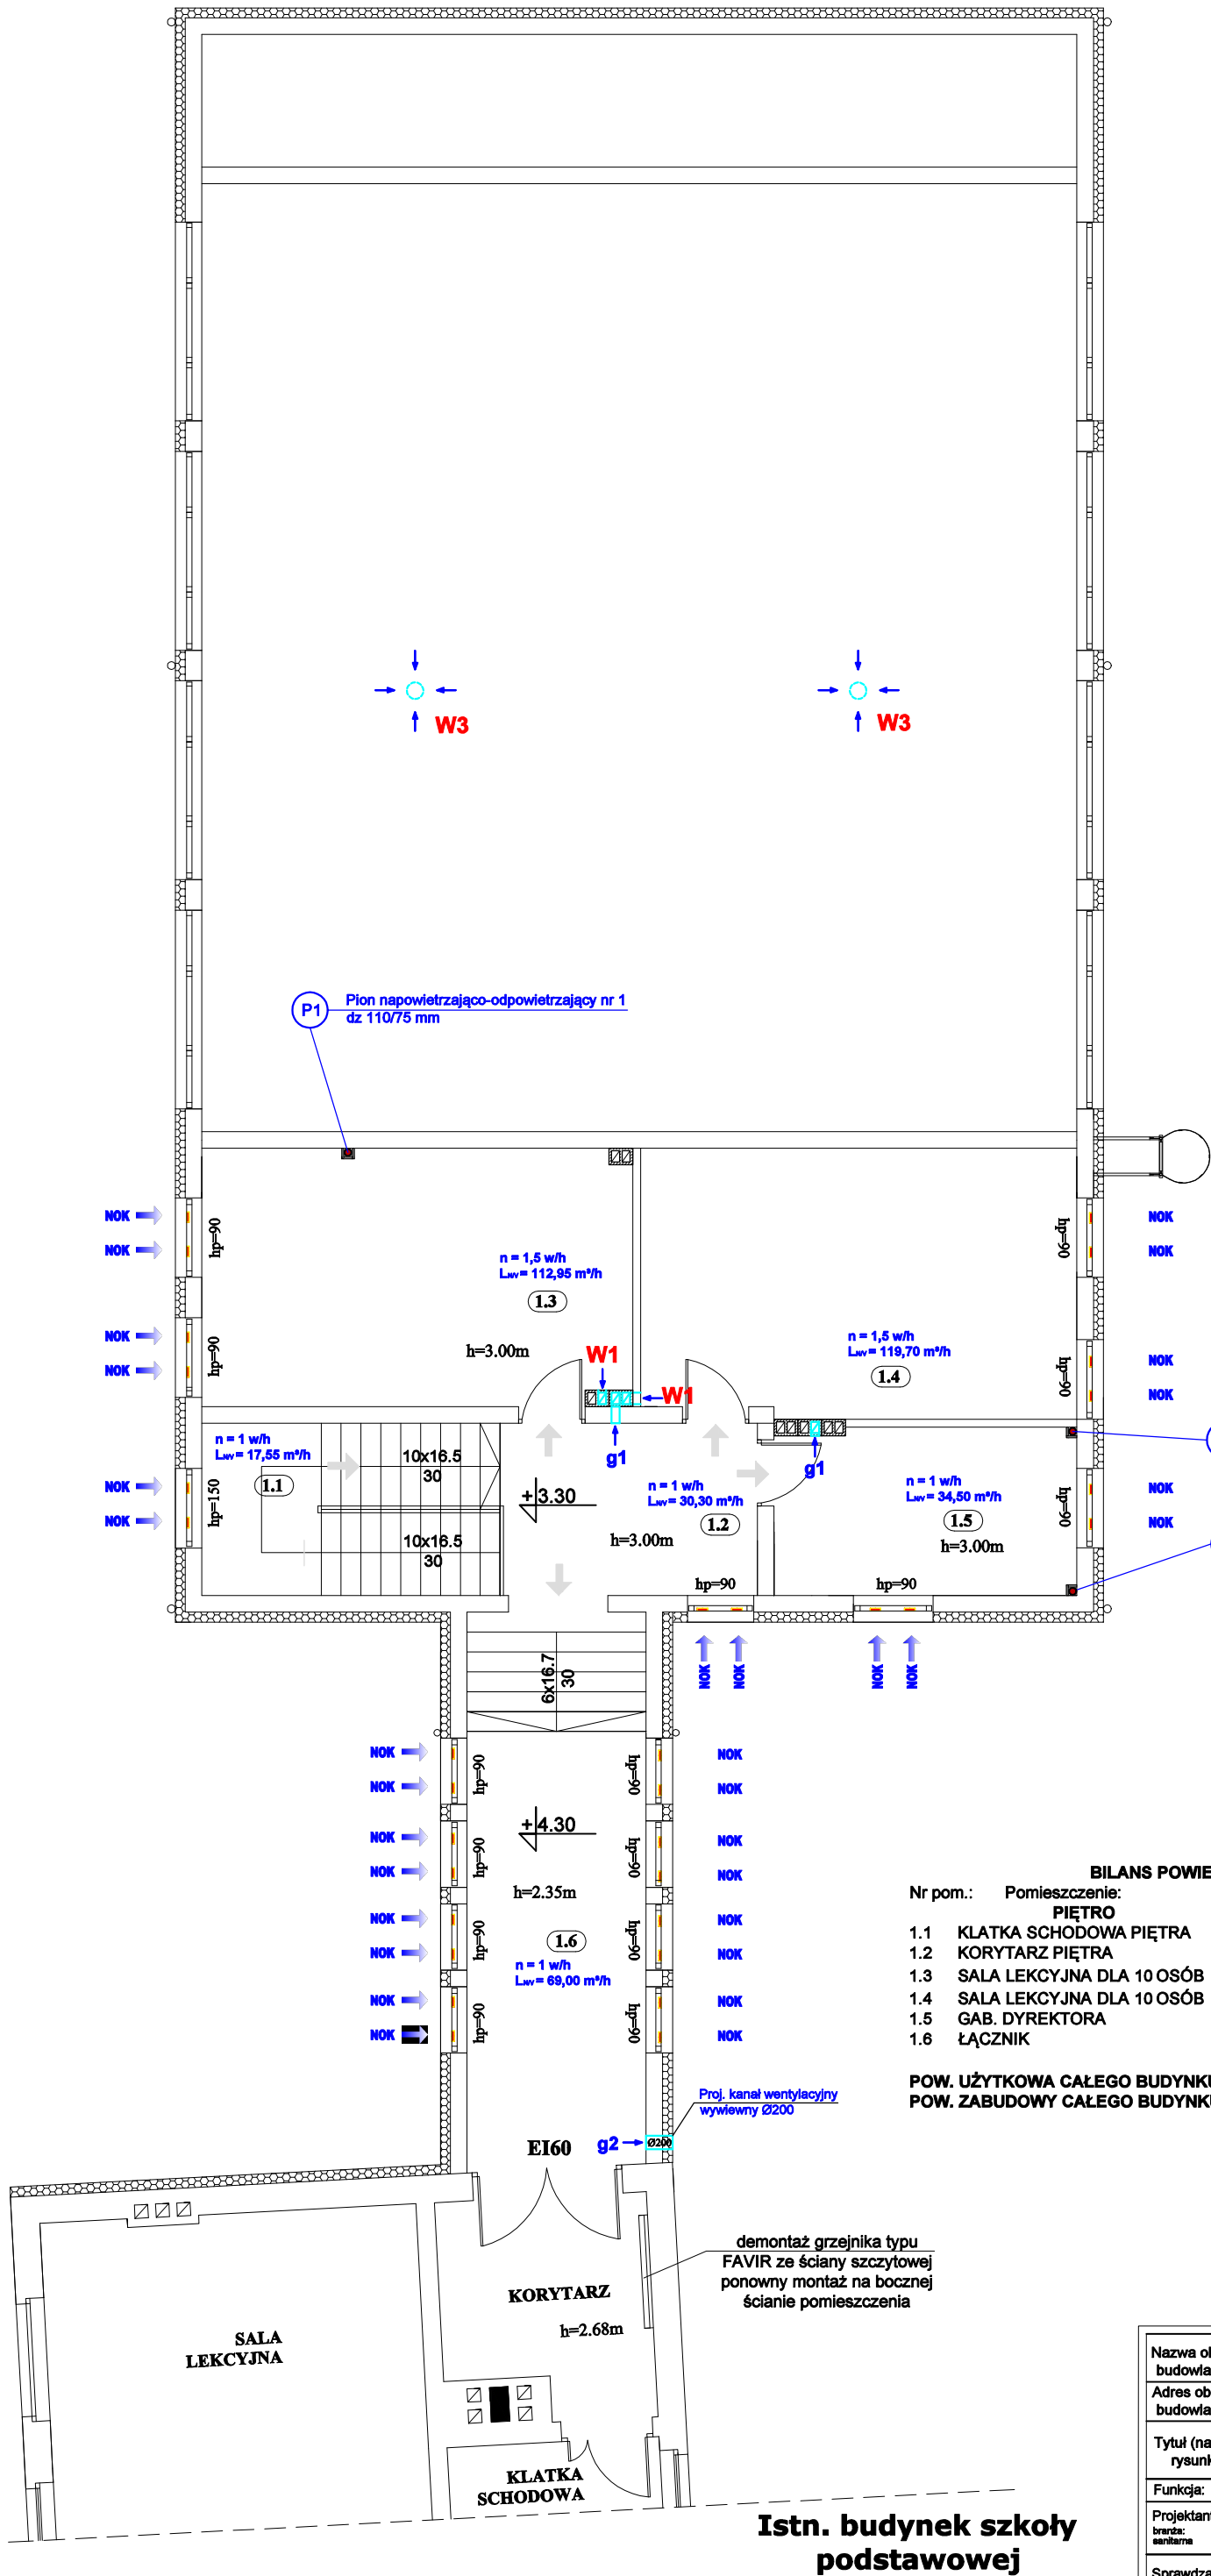

Nazwa obiektu budowlanego:	Rozbudowa placówki oświatowej w Łąkocinach		
Adres obiektu budowlanego:	ul. Szkolna 14, 63-410 Łąkociny, gm. Ostrów Wielkopolski (działka o nr geod. 167)		
Tytuł (nazwa) rysunku:	Rzut piętra - Instalacja wewn. wod.-kan., c.w.u. i wentylacji - stan projektowany	Skala rysunku	1:100
		Numer rysunku	S5
Funkcja:	Imię, nazwisko i specjalność	Nr upr. bud.	Podpis i data
Projektant:	mgr inż. Marek Licznarski	40/98	11 2017
Specjalność:	instalacyjna		
Sprawdzający:	tech. Jan Jurdziak	UAN-8386-123/90	
Specjalność:	instalacyjno-inżynierska	122/90	