


1:100/100

REMONT SALI WIEJSKIEJ SOBÓTKA  
RZUT PIĘTRA SKALA: 1:100  
INSTALACJA WENTYLACJI MECHANICZNEJ

| ZESTAWIENIE POMIESZCZEŃ                                               |                                      |                   |                           |
|-----------------------------------------------------------------------|--------------------------------------|-------------------|---------------------------|
| Numer pom.                                                            | Nazwa pomieszczenia                  | Materiał posadzki | Powierzchnia użytkowa[m2] |
| 1.1                                                                   | Wiatrołap                            | pl.ceram          | 25.98                     |
| 1.2                                                                   | Schody+hall                          | lastryko          | 20.05                     |
| 1.3                                                                   | Sala świetlicy wiejskiej             | deski             | 174.80                    |
| 1.4                                                                   | Magazyn zasobów                      | pl.ceram          | 6.46                      |
| 1.5                                                                   | Pom. szaf chłodniczych na ciasto     | pl.ceram          | 3.20                      |
| 1.6                                                                   | Korytarz kuchni                      | pl.ceram          | 14.00                     |
| 1.7                                                                   | Kuchnia wydająca posiłki cateringowe | lastryko          | 27.66                     |
| 1.8                                                                   | Pomieszczenie chłodnicze             | lastryko          | 6.06                      |
| 1.9                                                                   | Zmywalnia                            | lastryko          | 8.35                      |
| 1.10                                                                  | Korytarz                             | pl.ceram          | 8.65                      |
| 1.11                                                                  | WC męskie                            | pl.ceram          | 8.70                      |
| 1.12                                                                  | WC damskie                           | pl.ceram          | 12.25                     |
| 1.13                                                                  | Pom. porządkowe                      | pl.ceram          | 1.20                      |
| 1.14                                                                  | Pom. socjalne z szatnią              | pl.ceram          | 13.22                     |
| 1.15                                                                  | Wc personelu                         | pl.ceram          | 1.95                      |
| Razem                                                                 |                                      |                   | 332.53                    |
| Powierzchnie zestawiono w świetle ścian wykończonych tynkiem gr.1,5cm |                                      |                   |                           |

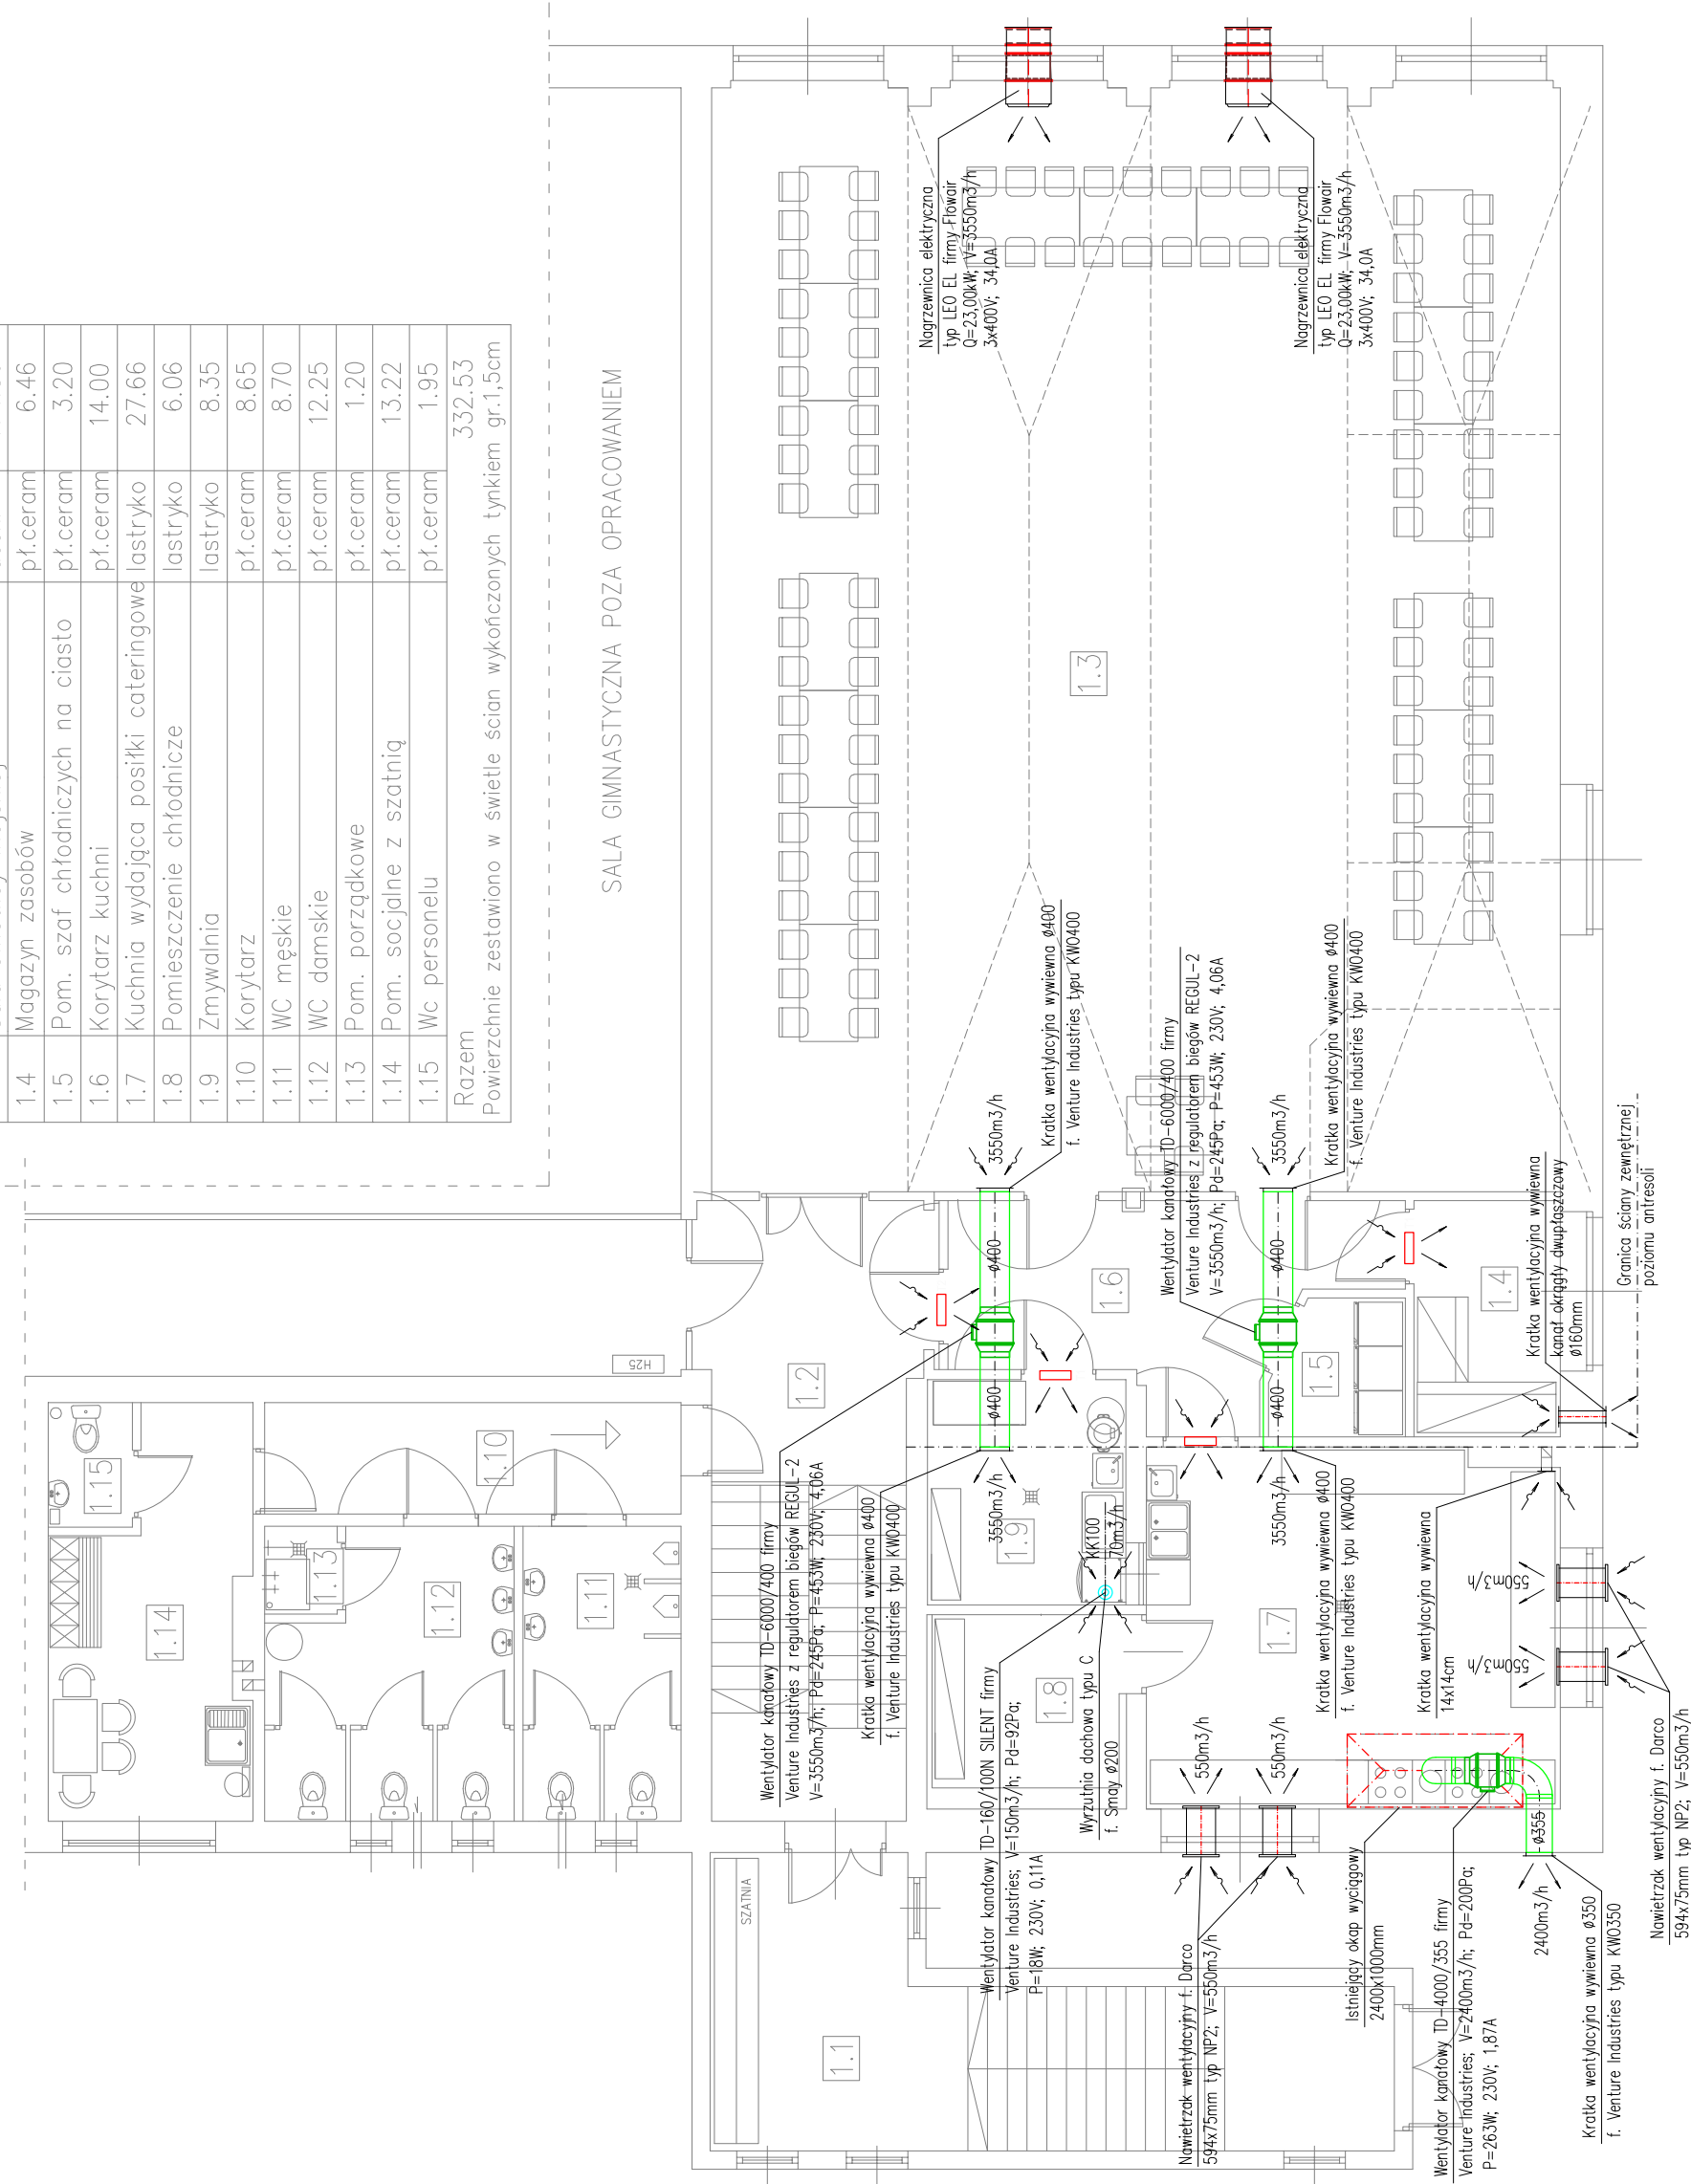

| OZNACZENIA: INSTALACJA WENTYLACJI                                                    |                                                  |
|--------------------------------------------------------------------------------------|--------------------------------------------------|
| T1 – Klatka transferowa typ NOVA-D firmy Systemair<br>400x200; A=0,020m <sup>2</sup> |                                                  |
| T2 – Klatka transferowa typ NOVA-D firmy Systemair<br>500x200; A=0,025m <sup>2</sup> |                                                  |
|   | instalacja nawiewna                              |
|   | instalacja wylawna                               |
|   |                                                  |
|   | zawór wentylacyjny nawiewny<br>typ KE firmy SMAV |
|   | zawór wentylacyjny wylawny<br>typ KE firmy SMAV  |

**Uwaga:** Niniejsza dokumentacja jest Projektem Budowlanym. Służy tylko do celów określonych w Prawie Budowlanym (Dz. U. z 2016 r., poz. 230) dla tej fazy projektowania. Szczegółowość opracowania jest zgodna z wymogami Rozporządzenia Ministra Infrastruktury z dnia 7 października 2015 r. w sprawie szczegółowego zakresu i formy projektu budowlanego (Dz. U. z 2015 r.). Do realizacji projektowanych instalacji służących będą Projekty Wykonawcze. Wykonanie zaprojektowanej instalacji należy nabywając koordynować z pozostałymi branżami i instalacjami. Dokładny domiar instalacji wykonac na budowie, na etapie wykonawstwa. Część opisowa stanowi integralną część niniejszego projektu. Niniejsza dokumentacja chroniona prawami autorskimi.

**ROZWIĄZANIA ZAWARTE W NINIEJSZYM OPRACOWANIU STANOWIĄ WYŁĄCZNĄ WŁASNOŚĆ ECOERG OŚROGÓW USŁUGI TECHNICZNE W BUDOWNICTWIE SZYMON KANTCZAK I MOGA BYĆ STOSOWANE, POWIELANE I UDOSTĘPNIANE OSOBOM TRZECIM WYŁĄCZNIE NA PODSTAWIE PISEMNEGO ZEZWOLENIA Z ZASTOSOWANIEM WSZELKICH SKUTKÓW PRAWNYCH.**

|                |                   |                                                            |                                |  |  |
|----------------|-------------------|------------------------------------------------------------|--------------------------------|--|--|
| NR PROJEKTU    | 49/2017           | OBJĘT                                                      | REIMONT SALI WIEJSKIEJ SOBÓTKA |  |  |
| NADZIEJ BUDOWY | INWESTOR          | SOBÓTKA; gmina OSTRÓW WIELKOPOLSKI dz. nr 226; obręb: 0021 |                                |  |  |
| TŁOŚĆ RYSUNKU  | BRANŻA            | SANITARNIA                                                 |                                |  |  |
| PROJEKTANT     | BRANŻY SANITARNEJ | PROJEKTANT                                                 |                                |  |  |
| OPRACOWANIE    | WZGLĘDOWO         | WZGLĘDOWO                                                  |                                |  |  |
| WZGLĘDOWO      | WZGLĘDOWO         | WZGLĘDOWO                                                  |                                |  |  |
| WZGLĘDOWO      | WZGLĘDOWO         | WZGLĘDOWO                                                  |                                |  |  |
