


1:100/100

REMONT SALI WIEJSKIEJ SOBÓTKA
RZUT PIĘTRA SKALA: 1:100
INSTALACJA KANALIZACJI SANITARNEJ

ZESTAWIENIE POMIESZCZEŃ			
Numer pom.	Nazwa pomieszczenia	Materiał posadzki	Powierzchnia użytkowa[m2]
1.1	Wiatrołap	pl.ceram	25.98
1.2	Schody+hall	lastryko	20.05
1.3	Sala świetlicy wiejskiej	deski	174.80
1.4	Magazyn zasobów	pl.ceram	6.46
1.5	Pom. szaf chłodniczych na ciasto	pl.ceram	3.20
1.6	Korytarz kuchni	pl.ceram	14.00
1.7	Kuchnia wydająca posiłki cateringowe	lastryko	27.66
1.8	Pomieszczenie chłodnicze	lastryko	6.06
1.9	Zmywalnia	lastryko	8.35
1.10	Korytarz	pl.ceram	8.65
1.11	WC męskie	pl.ceram	8.70
1.12	WC damskie	pl.ceram	12.25
1.13	Pom. porządkowe	pl.ceram	1.20
1.14	Pom. socjalne z szatnią	pl.ceram	13.22
1.15	Wc personelu	pl.ceram	1.95
Razem			332.53
Powierzchnie zestawiono w świetle ścian wykonanych tynkiem gr.1,5cm			

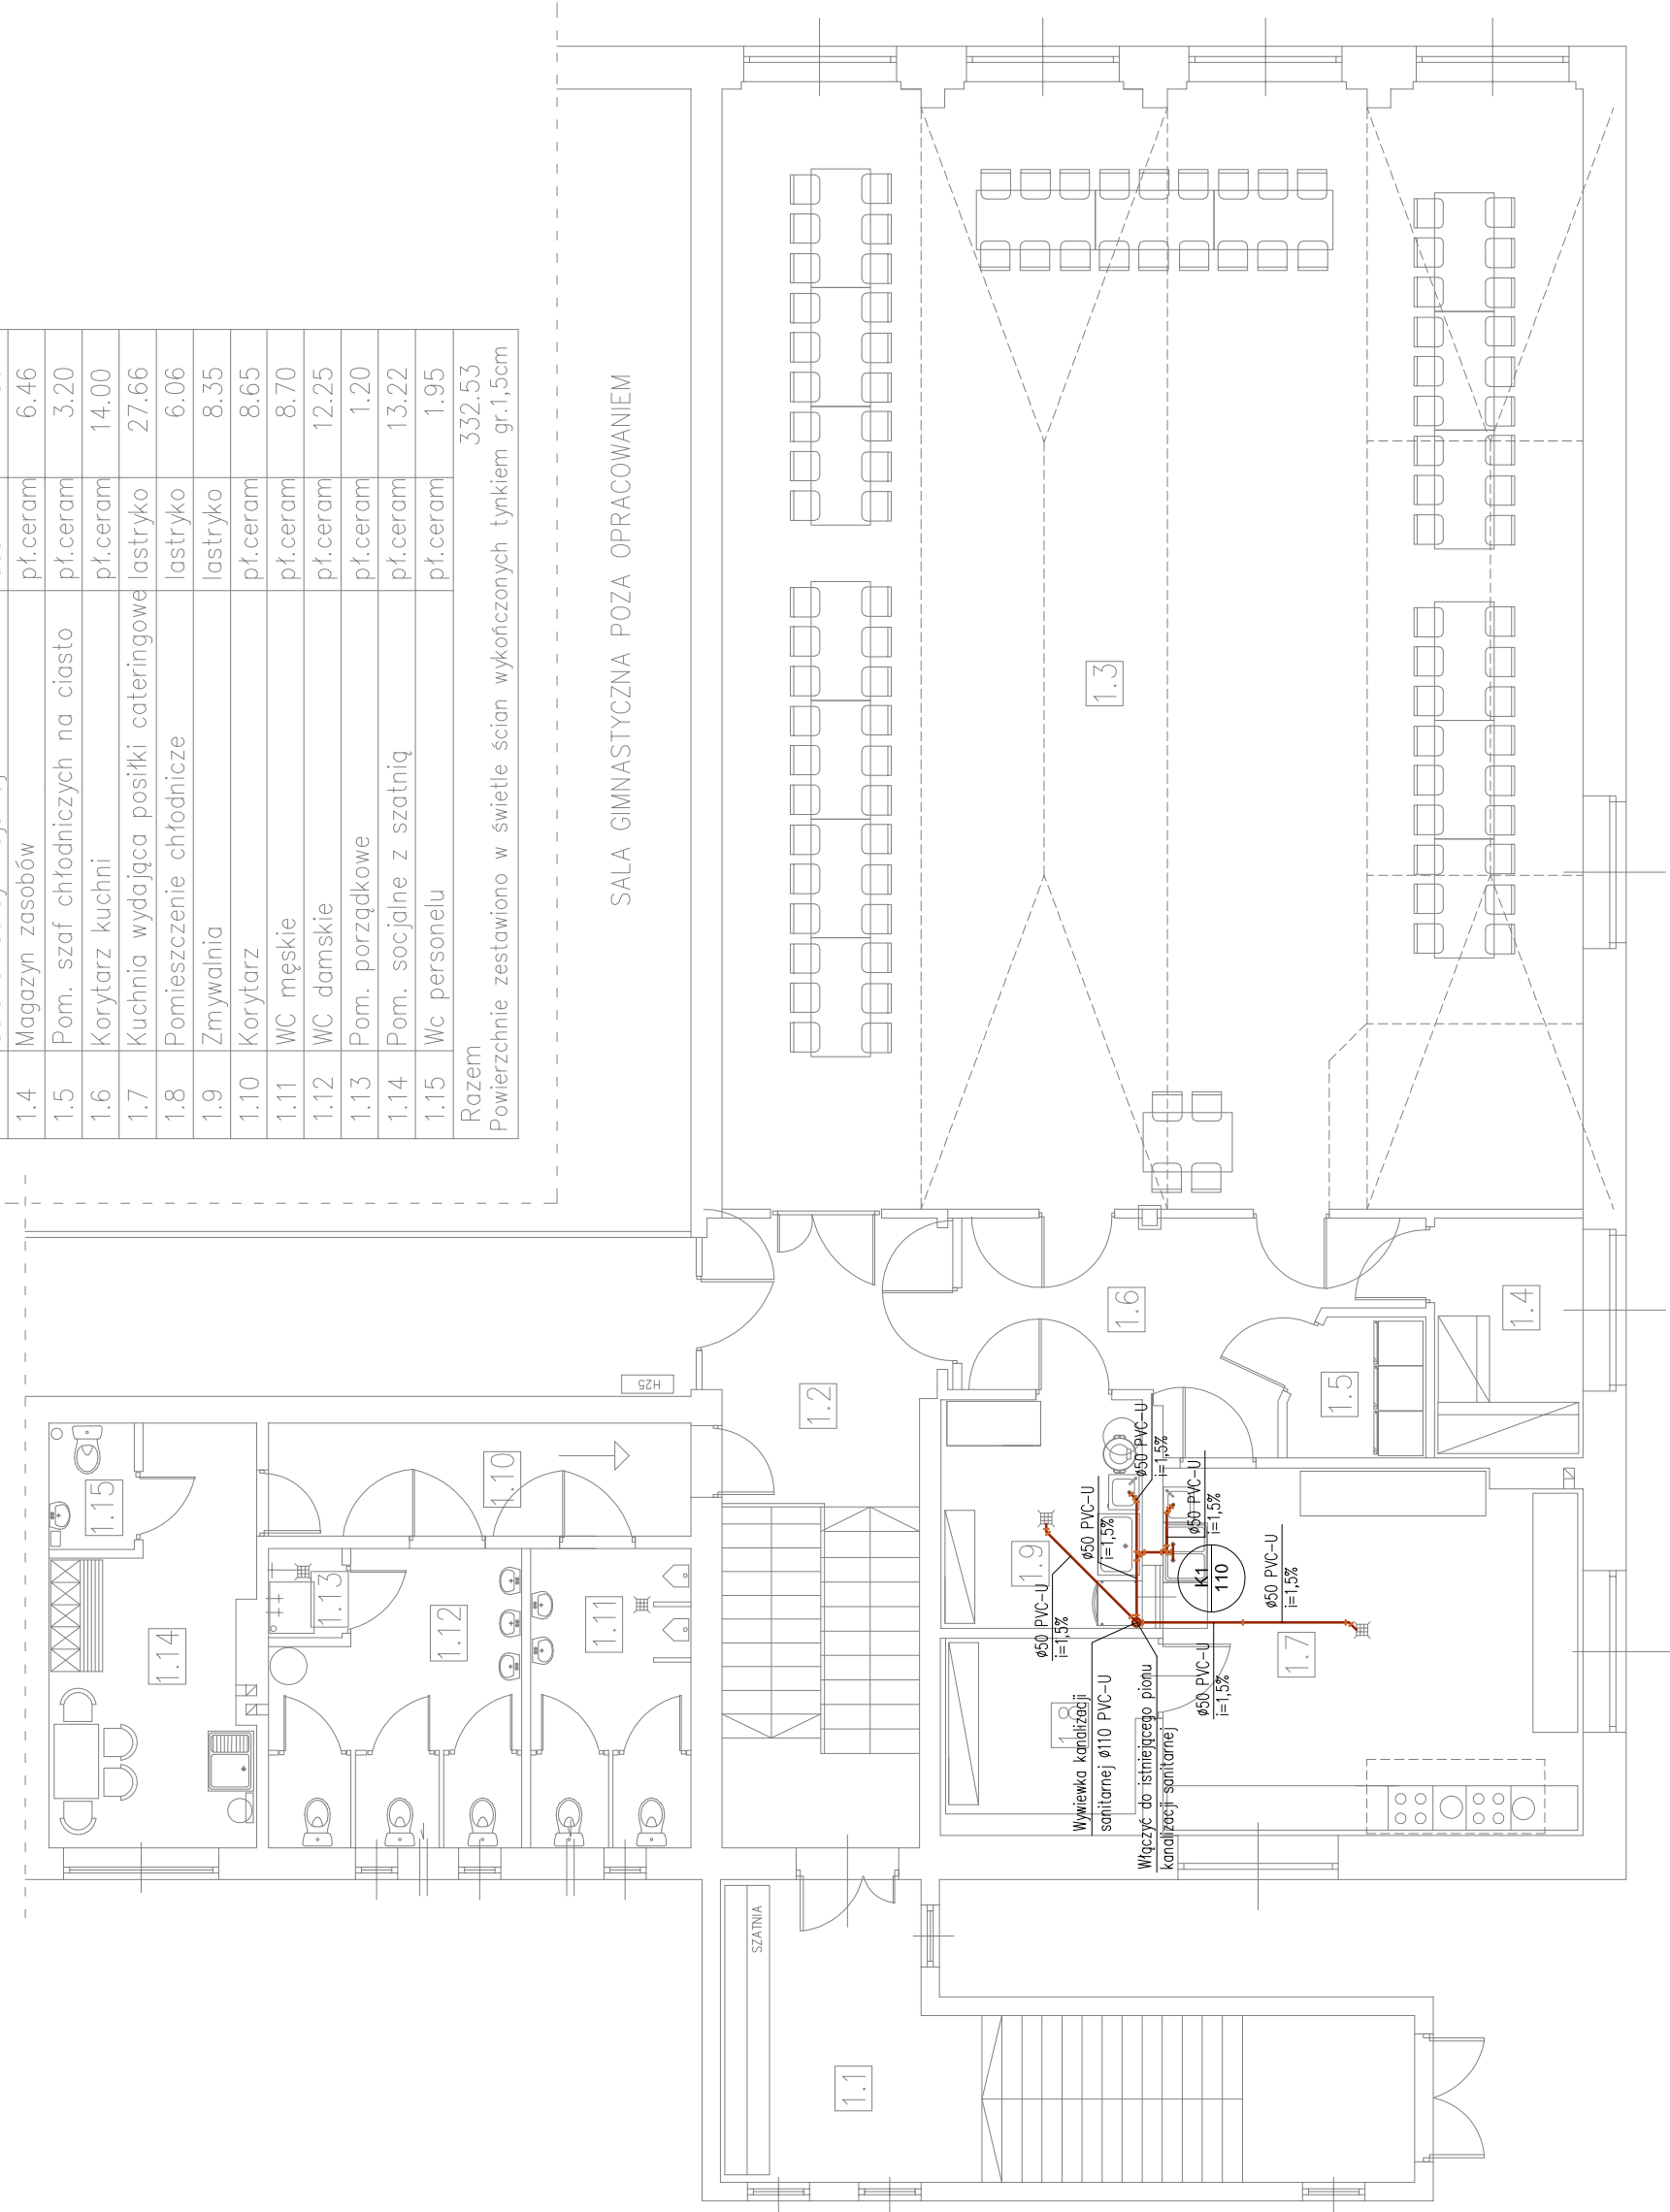

Uwaga:

1. Przejsła przez stropy wszystkich branz uzgodnić na etapie prefabrykacji stropów.
2. Należy wykonać otwory z rewizjami w przegrodach budowlanych pod czyszczałki i zawory napowietrzające. Wymiary do określenia przy wykonawstwie.

3. PRZED UŁOŻENIEM PROJEKTOWANEJ SIECI KANALIZACJI SANITARNEJ NALEŻY DOKŁADNIE USTALIĆ RZĘDNE ISTNIEJĄCYCH KANAŁÓW I RUROCIĄGÓW!

OZNACZENIA: INSTALACJA KANALIZACYJNA

$\frac{K}{11}$ dr

Niniejsza dokumentacja jest Projektem Budowlanym. Służy tylko do celów określonych w Prawie Budowlanym (Dz. U. z 2016 r. poz. 290) dla fazy projektowania. Szczegółowość opracowania jest zgodna z wymogami Rozporządzenia Ministra Infrastruktury z dnia 7 października 2015 r. w sprawie szczegółowego zakresu i formy projektu budowlanego (Dz. U. z 2015 r.). Do realizacji projektowanych instalacji służyć będą Projekty Wykonawcze. Wykonanie zaprojektowanej instalacji należy nabywając z pozostałymi branżami i instalacjami. Dokładny domiar instalacji wykonac na budowie, na etapie wykonawstwa. Część opisowa stanowi integralną część niniejszego projektu. Niniejsza dokumentacja chroniona prawami autorskimi.

ROZWIĄZANIA ZAWARTE W NINIEJSZYM OPRACOWANIU STANOWIĄ WYŁĄCZNĄ WŁAŚNOŚĆ ECOERGO USŁUGI TECHNICZNE W BUDOWNICTWIE SZYMON KANTCZAK I MOGĄ BYĆ STOSOWANE, POWIELANE I UDOSTĘPNIANE OSOBOM TRZECIM WYŁĄCZNIE NA PODSTAWIE PISEMNEGO ZEZWOLENIA Z ZASTOSOWANIEM WSZELKICH SKUTKÓW PRAWNYCH.

NR PROJEKTU	49/2017	OBIEKT	REMONT SALI WIEJSKIEJ SOBÓTKA		
DRZEW BUDOWY			SOBÓTKA; gmina OSTROW WIELKOPOLSKI dz. nr 226; obręb: 0021		
INWESTOR			GMINA OSTROW WIELKOPOLSKI UL. AL. POWSTANCOW WIELKOPOLSKICH 12, 63-400 OSTROW WLKP.		
PRZECZ. RYSUNKU			INSTALACJA KAN. SANITARNEJ - RZUT PIĘTRA		
BRANŻA	SANITARNA	STADIUM	PROJEKT BUDOWLANY	SKALA	1:100
PROJEKTANT BRANŻY SANITARNEJ		mgr inż. Jarosław SZYMczAK			
w specjal. Instalacyjnej z ograniczeniami w zakresie śled.		Nr upr. UAN 8386/44/88, UAN 8386/45/88			
Instalacji i urządzeń ciepłych, wentylacyjnych, łazienkowych, wodociągowych i kanalizacyjnych					



ECOERGO
USŁUGI TECHNICZNE W BUDOWNICTWIE
SZYMON KANTCZAK

PRAWA AUTORSKIE ZASTRZEŻONE USTAWA Z DN. 4 LUTY 1994r.