


1:100/100

REMONT SALI WIEJSKIEJ SOBÓTKA
RZUT PIĘTRA SKALA: 1:100
INSTALACJA CENTRALNEGO OGRZEWANIA

ZESTAWIENIE POMIESZCZEŃ		
Numer pom.	Nazwa pomieszczenia	Materiał posadzki użytkowa[m2]
1.1	Wiatrołap	pł.ceram 25.98
1.2	Schody+hall	lastryko 20.05
1.3	Sala świetlicy wiejskiej	deski 174.80
1.4	Magazyn zasobów	pł.ceram 6.46
1.5	Pom. szaf chłodniczych na ciasto	pł.ceram 3.20
1.6	Korytarz kuchni	pł.ceram 14.00
1.7	Kuchnia wydająca posiłki cateringowe	lastryko 27.66
1.8	Pomieszczenie chłodnicze	lastryko 6.06
1.9	Zmywalnia	lastryko 8.35
1.10	Korytarz	pł.ceram 8.65
1.11	WC męskie	pł.ceram 8.70
1.12	WC damskie	pł.ceram 12.25
1.13	Pom. porządkowe	pł.ceram 1.20
1.14	Pom. socjalne z szatnią	pł.ceram 13.22
1.15	Wc personelu	pł.ceram 1.95
Razem		332.53
Powierzchnie zestawiono w świetle ścian wykonanych tynkiem gr.1,5cm		

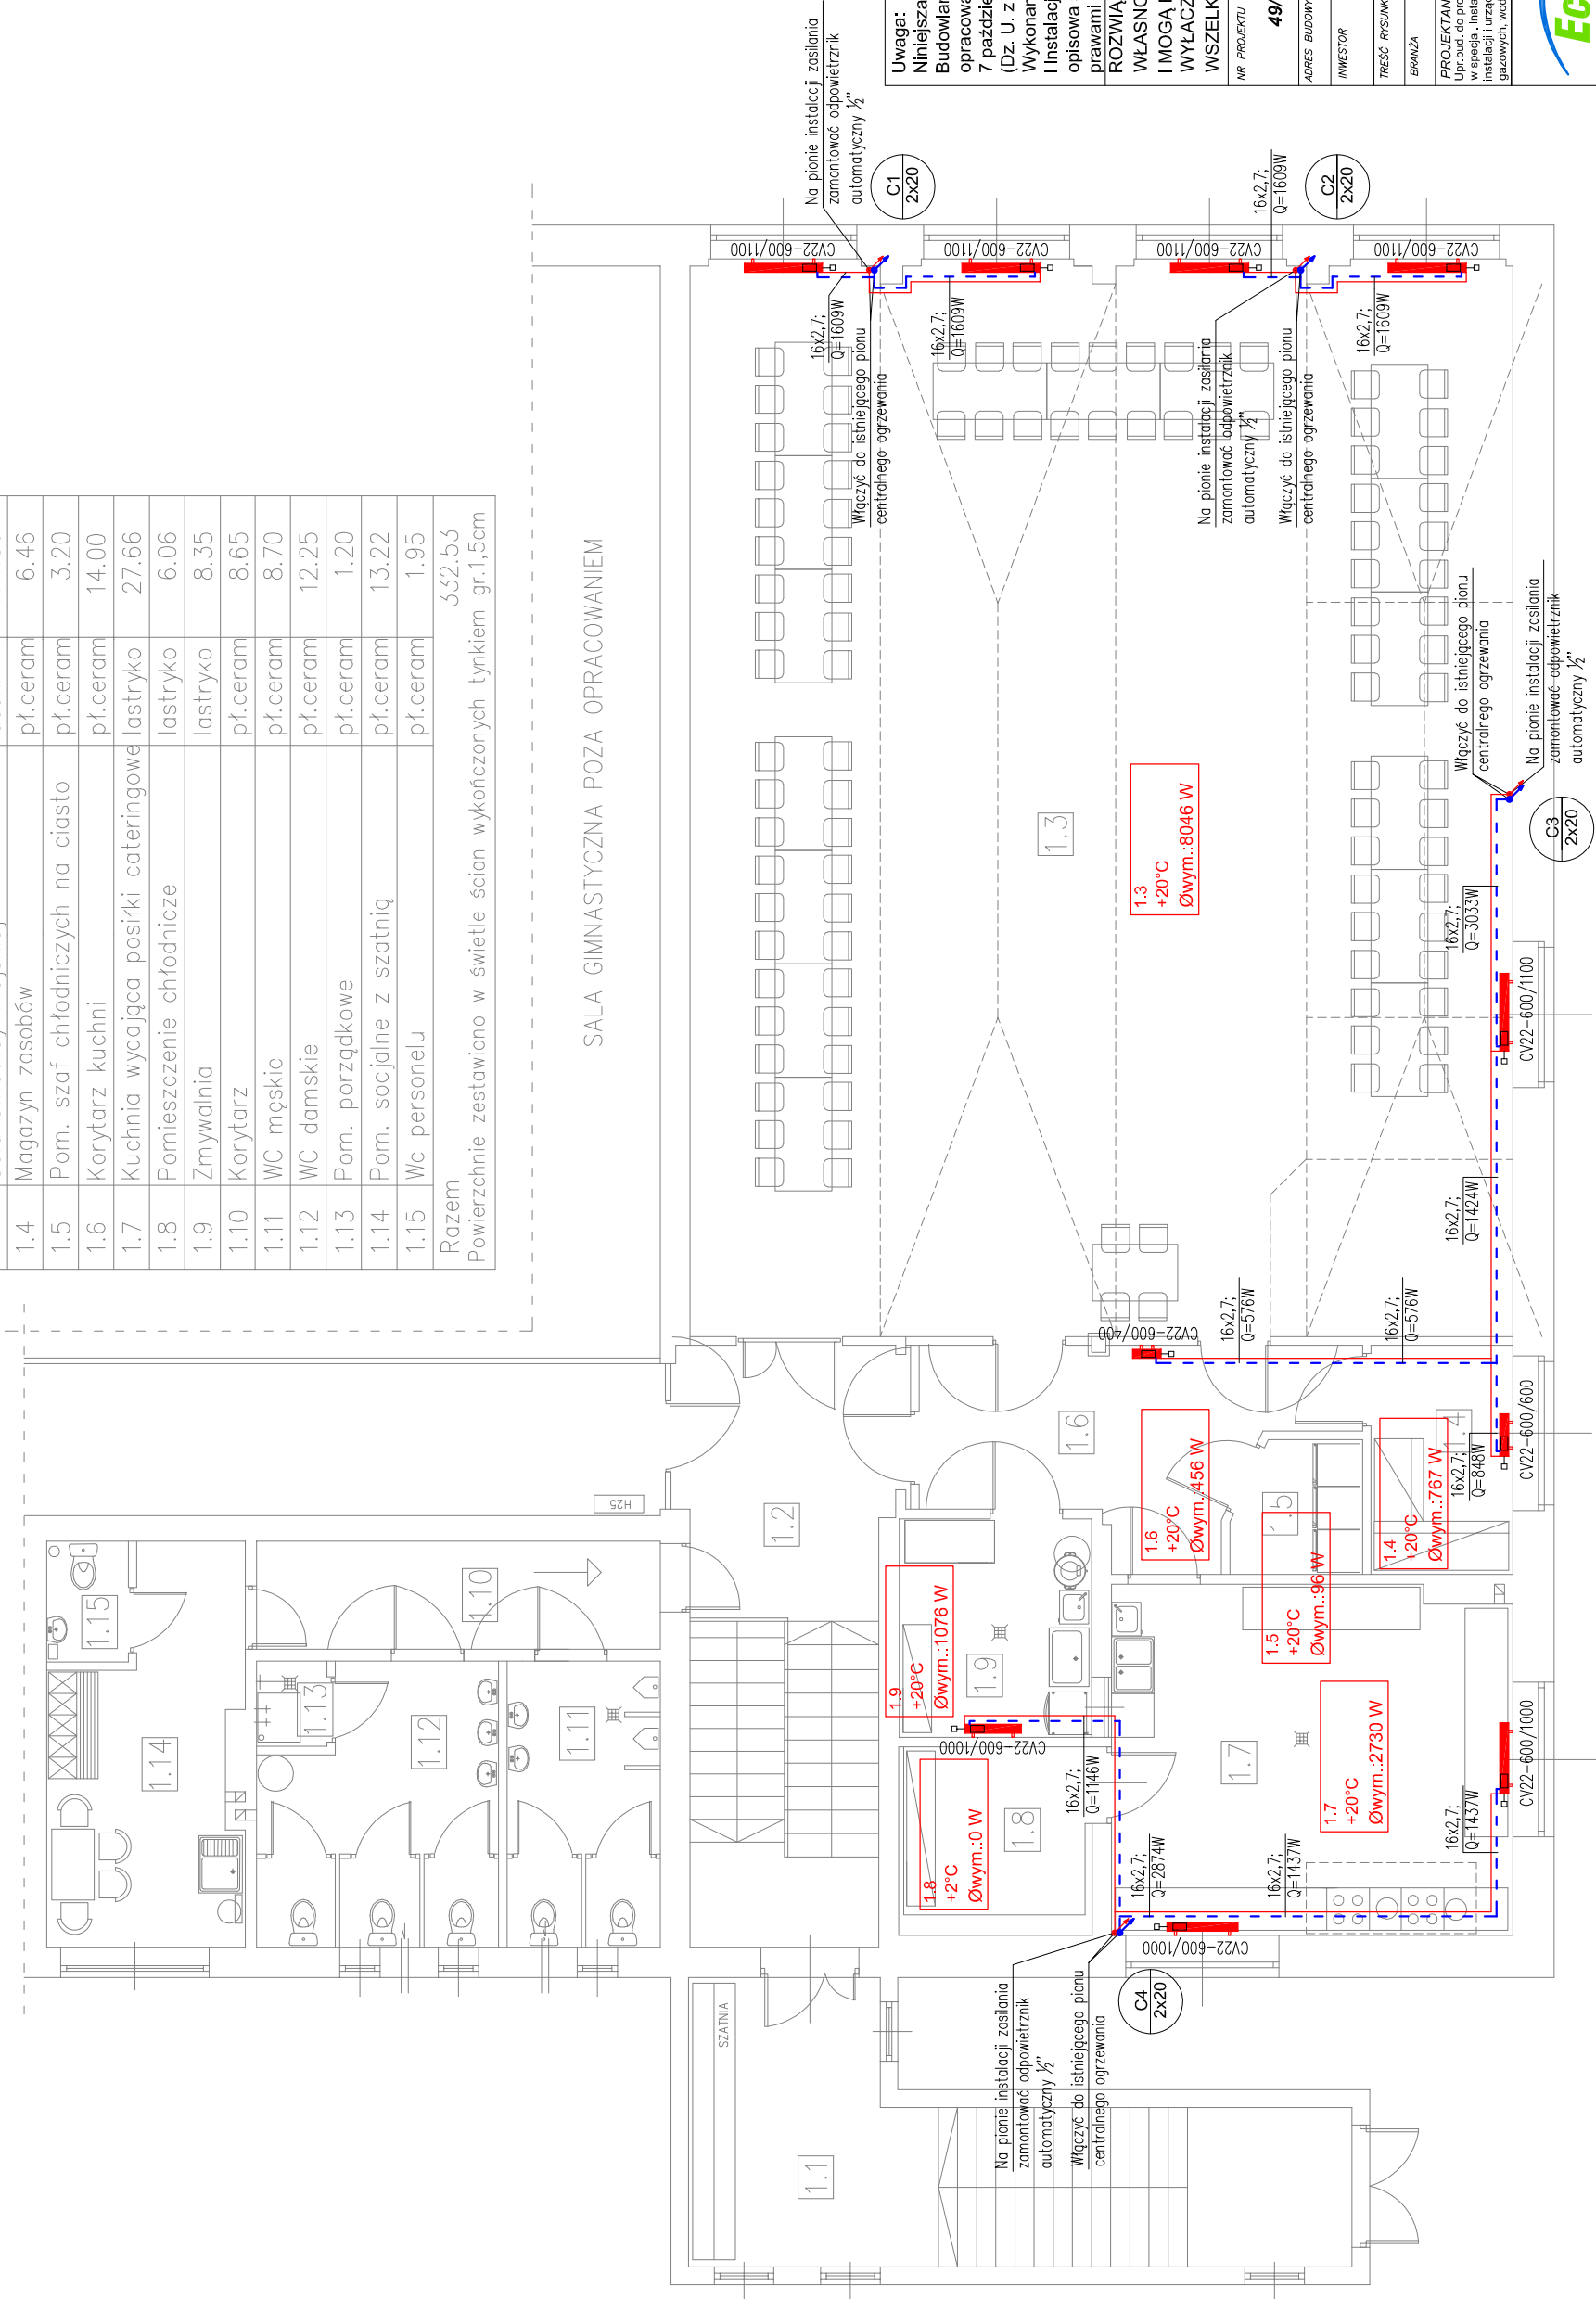

OZNACZENIA: INSTALACJA CENTRALNEGO OGRZEWANIA	
	instalacja c.o.
	numer planu / średnica planu pion instalacji centralnego ogrzewania
	grzejnik płytowy serii PURMO typ CV
	symbol grzejnika moc cieplna grzejnika typ / wysokość grzejnika długość grzejnika
	1.01 +20°C Øwym.:7390 W
	symbol pomieszczenia projektowana temperatura wewnętrzna projektowane obciążenie cieplne pomieszczenia
	40x3.7
	średnica rury Pe-X
	pion instalacji c.o. w górę
	pion instalacji c.o. w dół

Uwaga:
Niniejsza dokumentacja jest Projektem Budowlanym. Służy tylko do celów określonych w Prawie Budowlanym (Dz. U. z 2016 r. poz. 290) dla tej fazy projektowania. Szczegółowość opracowania jest zgodna z wymogami Rozporządzenia Ministra Infrastruktury z dnia 7 października 2015 r. w sprawie szczegółowego zakresu i formy projektu budowlanego (Dz. U. z 2015 r.). Do realizacji projektowanych instalacji służyć będą Projekty Wykonawcze. Wykonanie zaprojektowanej instalacji należy nabywając koordynować z pozostałymi branżami i instalacjami. Dokładny domiar instalacji wykonac na budowie, na etapie wykonawstwa. Część opisowa stanowi integralną część niniejszego projektu. Niniejsza dokumentacja chroniona prawami autorskimi.

ROZWIĄZANIA ZAWARTE W NINIEJSZYM OPRACOWANIU STANOWIĄ WYŁĄCZNĄ WŁASNOŚĆ ECOERGO USŁUGI TECHNICZNE W BUDOWNICTWIE SZYMON KANTCZAK I MOGĄ BYĆ STOSOWANE, POWIELANE I UDOSTĘPNIANE OSOBOM TRZECIM WYŁĄCZNIE NA PODSTAWIE PISEMNEGO ZEZWOLENIA Z ZASTOSOWANIEM WSZELKICH SKUTKÓW PRAWNYCH.

NR PROJEKTU	49/2017	OBJEKT	REMONT SALI WIEJSKIEJ SOBÓTKA
ADRES BUDOWY			SOBÓTKA; gmina OSTRÓW WIELKOPOLSKI dz. nr 226; obręb: 0021
INWESTOR			GINA OSTRÓW WIELKOPOLSKI UL. AL. POWSTANCÓW WIELKOPOLSKICH 12, 63-400 OSTRÓW WLKP.
TYTUŁ			INSTALACJA C.O. - RZUT PIĘTRA
BRANŻA	SANITARNIA	PROJEKT BUDOWLANY	SKALA 1:100
DATA			SIERPIEŃ 2017
PROJEKTANT	BRANŻY SANITARNEJ		
mgr inż. Jędrzej Szymon Kantczak			
Wzrost: 1,75 m, Ciężar ciała: 75 kg, Data urodzenia: 1984-05-15, Adres: ul. Wilejskiej 1, 63-400 Sobótka, e-mail: szk.projekty@poczta.onet.pl			

ECOERGO
USŁUGI TECHNICZNE W BUDOWNICTWIE
SZYMON KANTCZAK
ul. Wilejskiej 1, 63-400 Sobótka
adres email: szk.projekty@poczta.onet.pl

PRAWA AUTORSKIE ZASTRZEŻONE. USTAWA Z DNIA 4 LUTY 1994r.