


1:100/100

REMONT ZAPLECZKA SANITARNEGO
RZUT PIĘTRA SKALA: 1:100
INSTALACJA KANALIZACJI SANITARNEJ

ZESTAWIENIE POMIESZCZEŃ			
Numer	Nazwa	Materiał	Powierzchnia
poz.	pomieszczenia	posadzki	użytkowa[m ²]
1.10	Korytarz	pł.ceram	8.65
1.11	WC męskie	pł.ceram	8.70
1.12	WC damskie	pł.ceram	12.25
1.13	Pom. porządkowe	pł.ceram	1.20
1.14	Pom. socjalne z szatnią	pł.ceram	13.22
1.15	Wc personelu	pł.ceram	1.95
Razem			45.97
Powierzchnie zestawiono w świetle ścian wykonanych tynkiem gr.1,5cm			

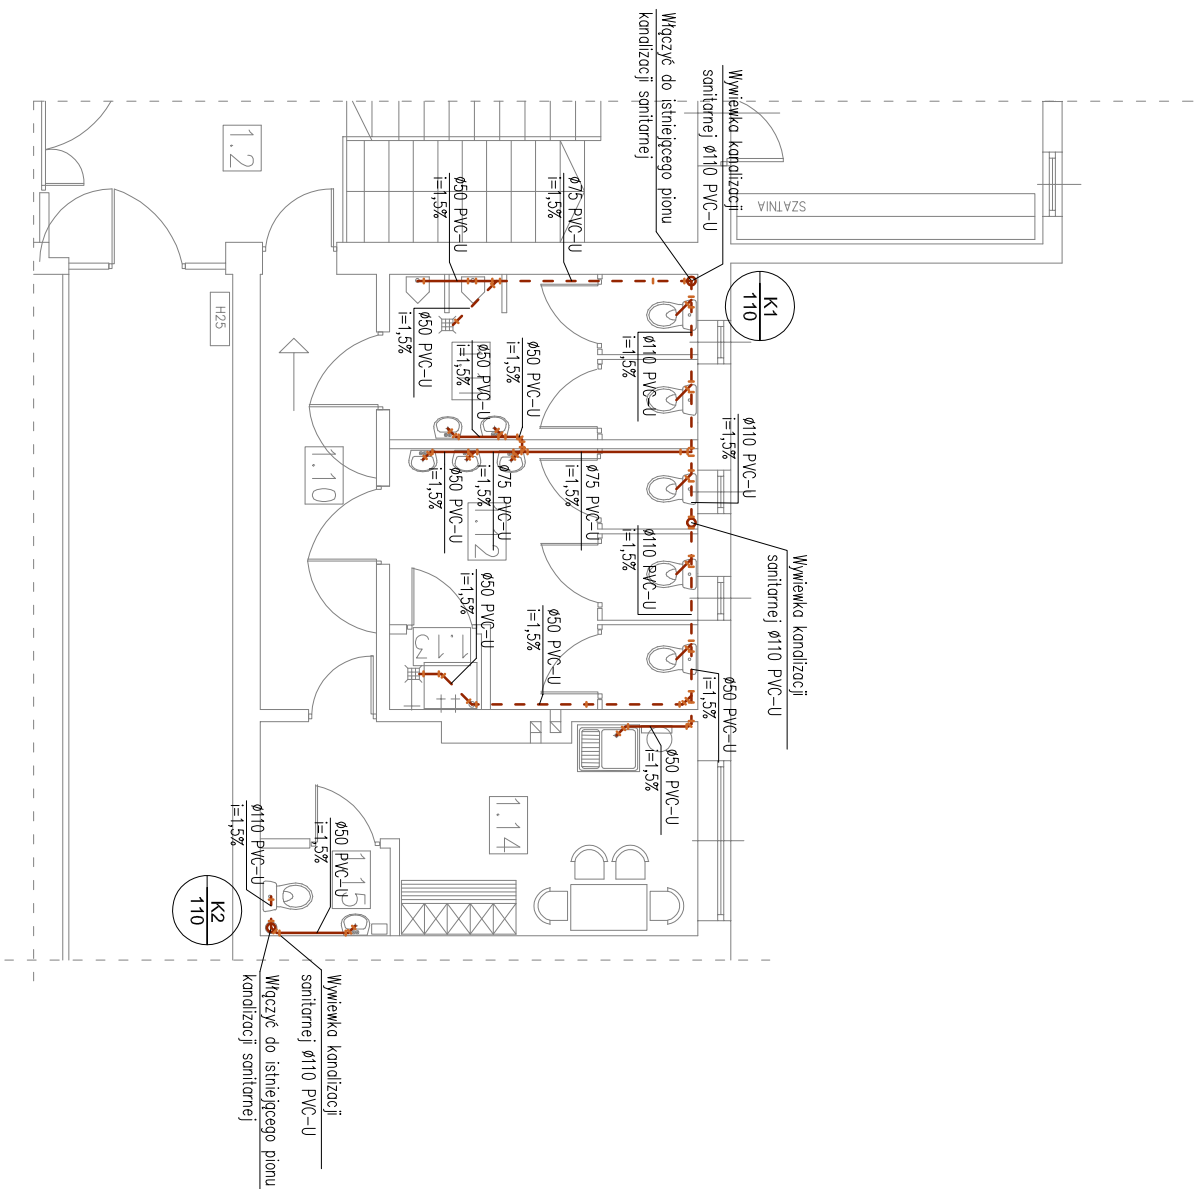

Uwaga: 1. Przejęcia przez stropy wszystkich branz, uzgodnić na etapie przebiegłości stropów. 2. Należy wykonać otwory z ramizjami w przegrodach budowlanych pod oczyszczaki i zawory napowietrzające. Wymiar do określenia przy wykonawstwie. 3. PRZED UŁOŻENIEM PROJEKTOWANEJ SIECI KANALIZACJI SANKTARNEJ NALEŻY DOKŁADNIE USTALIĆ RZĘDNE ISTNIEJĄCYCH KANAŁÓW I RUROCIĄGÓW!	
OZNACZENIA: INSTALACJA KANALIZACYJNA	
—	kanalizacja sanitarą
---	kanalizacja sanitarą prowadzona pod stropem
	
dn50	średnica rury/kanalizacyjnej pionu kanalizacji sanitarnej

Uwaga: Niniejsza dokumentacja jest Projektem Budowlanym. Służy tylko do celów określonych w Prawie Budowlanym (Dz. U. z 2016 r. poz. 290) dla tej fazy projektowania. Szczegółowość opracowania jest zgodna z wymogami Rozporządzenia Ministra Infrastruktury z dnia 7 października 2015 r. w sprawie szczegółowego zakresu i formy projektu budowlanego (Dz. U. z 2015 r.). Do realizacji projektowanych instalacji służą będą Projekty Wykonawcze. Wykonanie zaprojektowanej instalacji należy nabydzić koordynować z pozostałymi branżami i instalacjami. Dokładny domiar instalacji wykonać na budowie, na etapie wykonawstwa. Część opisowa stanowi integralną część niniejszego projektu. Niniejsza dokumentacja chroniona prawami autorskimi.

ROZMAIĄTAKAWARIE W NINIEJSZYM OPRACOWANIU STANOWIĄ WYŁĄCZNĄ WŁASNOŚĆ ECOERGO O USŁUGI TECHNICZNE W BUDOWNICTWIE SZYJMOM KANTCZAK I MOGA BYĆ STOSOWANE, POWIELANE I UDOTWIERDZANE OSOBOM TRZECIM WYŁĄCZNIE NA PODSTAWIE PISEMNEGO ZEZWOLENIA Z ZASTOSOWANIEM WSKAZANYCH SKUTKÓW PRAWNYCH.			
NR PROJEKTU	OBIEKT	SALA WIEJSKA - REMONT ZAPLECZKA SANITARNEGO	
49/2017			
ADRES BUDOWY	SOBÓTKA, gmina OSTRÓW WIELKOPOLSKI dz. nr 226, obręb. 0021		
INWESTOR	GMINA OSTRÓW WIELKOPOLSKI		
TRZĘŚĆ PROJEKTU	UL. AL. POWSTAŃCÓW WIELKOPOLSKICH 12, 63-400 OSTRÓW WLKP.		
	INSTALACJA KAN. SANITARNEJ - RZUT PIĘTRA		
BRAUZA	SANITARIA	STADIUM	
		PROJEKT BUDOWLANY	SKALA 1:100
PROJEKTANT BRAUZA SANITARNIEJ		DATA	
Upr. bud. do projektowania z ograniczeniami w specjal. instalacji) w zakresie sieci, instalacji urządzeń elektrycznych, wentylacyjnych, grzewczych, wodociągowych i kanalizacyjnych		SIERPIEŃ 2017	
mgr inż. József SzYMOCZAK		NR PRS.	
Nr upr. UAN 8386/44/88, UAN 8386/45/88		IS4	
		PODPIS	