


1:100/100

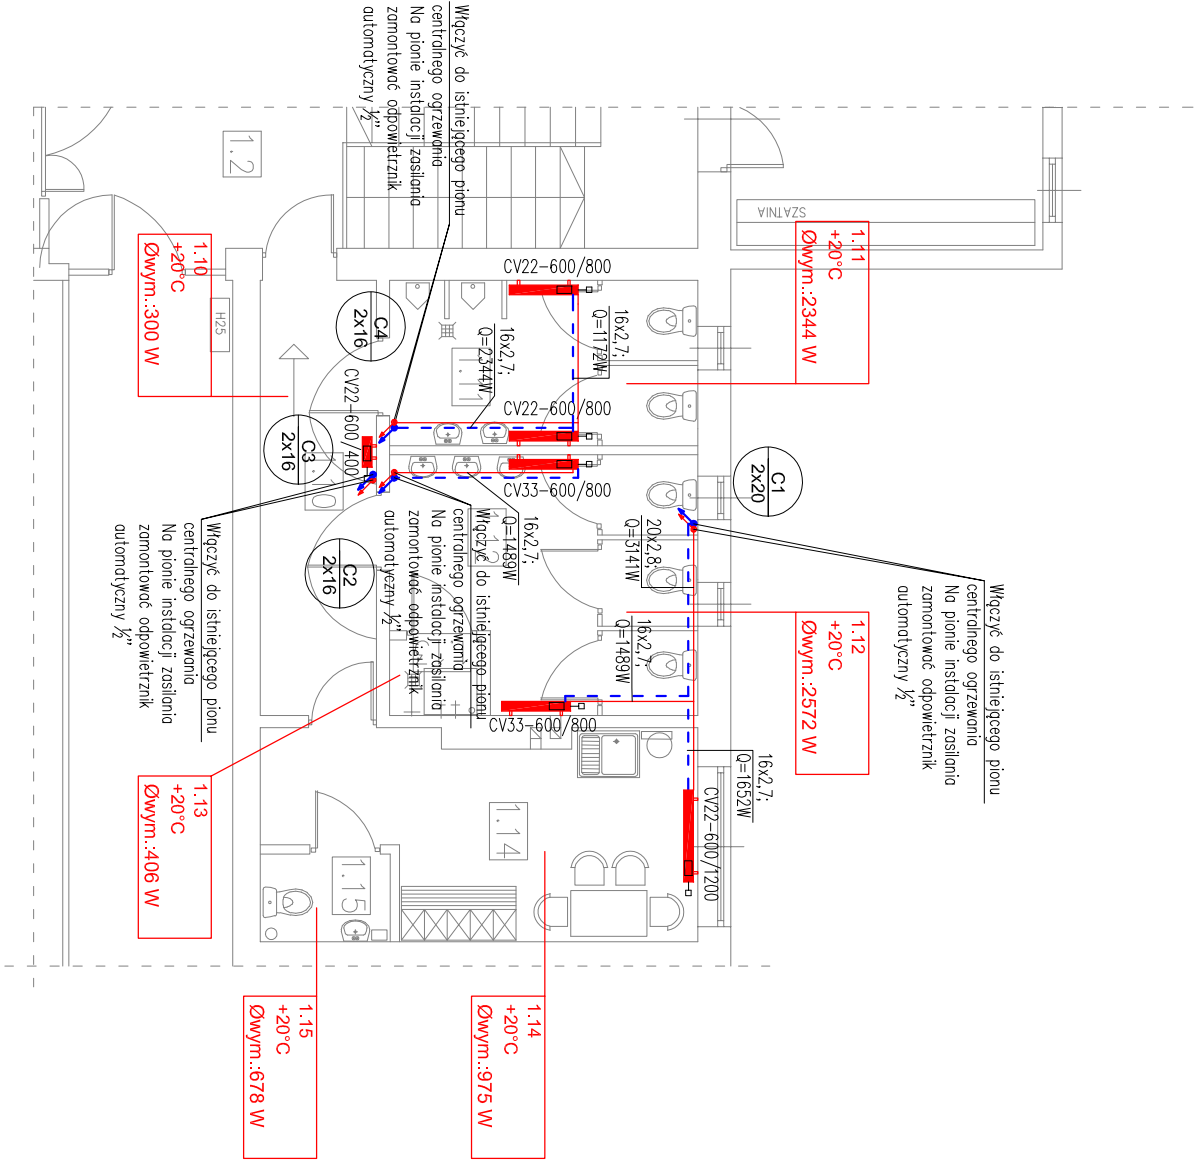

REMONT ZAPLECZA SANITARNEGO
RZUT PIĘTRA SKALA: 1:100
INSTALACJA CENTRALNEGO OGRZEWANIA

ZESTAWIENIE POMIESZCZEŃ		
Numer	Nazwa	Materiał
pom.		posadzki użytkowej[m2]
1.10	Korytarz	pl.ceram 8,65
1.11	WC męskie	pl.ceram 8,70
1.12	WC damskie	pl.ceram 12,25
1.13	Pom. porządkowe	pl.ceram 1,20
1.14	Pom. socjalne z szatnią	pl.ceram 13,22
1.15	Wc personelu	pl.ceram 1,95
Razem		45,97
Powierzchnie zestawiono w świetle ścian wykonanych tynkiem gr.1,5cm		

OZNACZENIA: INSTALACJA CENTRALNEGO OGRZEWANIA	
	instalacja c.o.
	numer pionu / średnica pionu pion instalacji centralnego ogrzewania
	grzejnik płytowy serii PURMO typ CV
	symbol grzejnika moc cieplna grzejnika typ / wysokość grzejnika długość grzejnika
	symbol pomieszczenia projektowana temperatura wewnętrzna
	średnica rury Fe-X pion instalacji c.o. w górę
	pion instalacji c.o. w dół

Uwaga:
Niniejsza dokumentacja jest Projektem Budowlanym. Służy tylko do celów określonych w Prawie Budowlanym (Dz. U. z 2016 r. poz. 290) dla tej fazy projektowania. Szczegółowość opracowania jest zgodna z wymogami Rozporządzenia Ministra Infrastruktury z dnia 7 października 2015 r. w sprawie szczegółowego zakresu i formy projektu budowlanego (Dz. U. z 2015 r.). Do realizacji projektowanych instalacji służyć będą Projekty Wykonawcze. Wykonanie zaprojektowanej instalacji należy nabywając koordynować z pozostałymi branżami i instalacjami. Dokładny domiar instalacji wykonać na budowie, na etapie wykonawstwa. Część opisowa stanowi integralną część niniejszego projektu. Niniejsza dokumentacja chroniona prawami autorskimi.

ROZWIĄZANIA ZAWARTÉ W NINIEJSZYM OPRACOWANIU STANOWIĄ WYŁĄCZNĄ WŁASNOŚĆ ECOERGO USŁUGI TECHNICZNE W BUDOWNICTWIE SZYMON KANTCZAK I MOGĄ BYĆ STOSOWANE, POWIELANE I UDOSTĘPNIANE OSOBOM TRZECIM WYŁĄCZNIE NA PODSTAWIE PISEMNEGO ZEZWOLENIA Z ZASTOSOWANIEM WSZELKICH SKUTKÓW PRAWNYCH.

NR PROJEKTU	OBJEKT
49/2017	SALA WIEJSKA - REMONT ZAPLECZA SANITARNEGO
ADRES BUDOWY	SOBÓTKA; gmina OSTRÓW WIELKOPOLSKI dz. nr 226; obręb: 0021
INWESTOR	GINIA OSTRÓW WIELKOPOLSKI UL. AL. POWSTANCÓW WIELKOPOLSKICH 12, 63-400 OSTRÓW WL.KP.
TREŚĆ RYSUNKU	INSTALACJA C.O. - RZUT PIĘTRA
BRANŻA	SANITARIA
STADIUM	PROJEKT BUDOWLANY
SKALA	1:100
DATA	SIERPIEŃ 2017
PROJEKTANT BRANŻY SANITARNEJ	mgr inż. Jurostow SZYM CZAK
Urząd. do projektowania z doposażeniem w specjal. instalacji w zakresie sieci, instalacji i urządzeń cieplnych, wentylacyjnych, gazowych, wodociagowych i kanalizacyjnych	Nr upr. UAN 8386/44/98, UAN 8386/45/88